
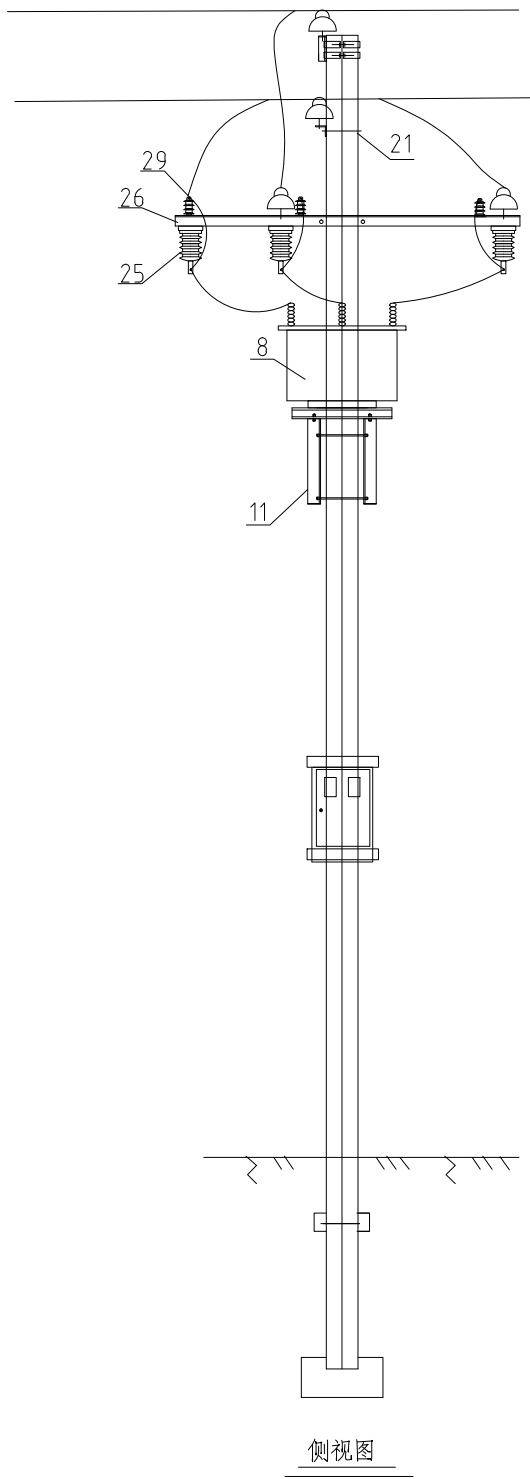


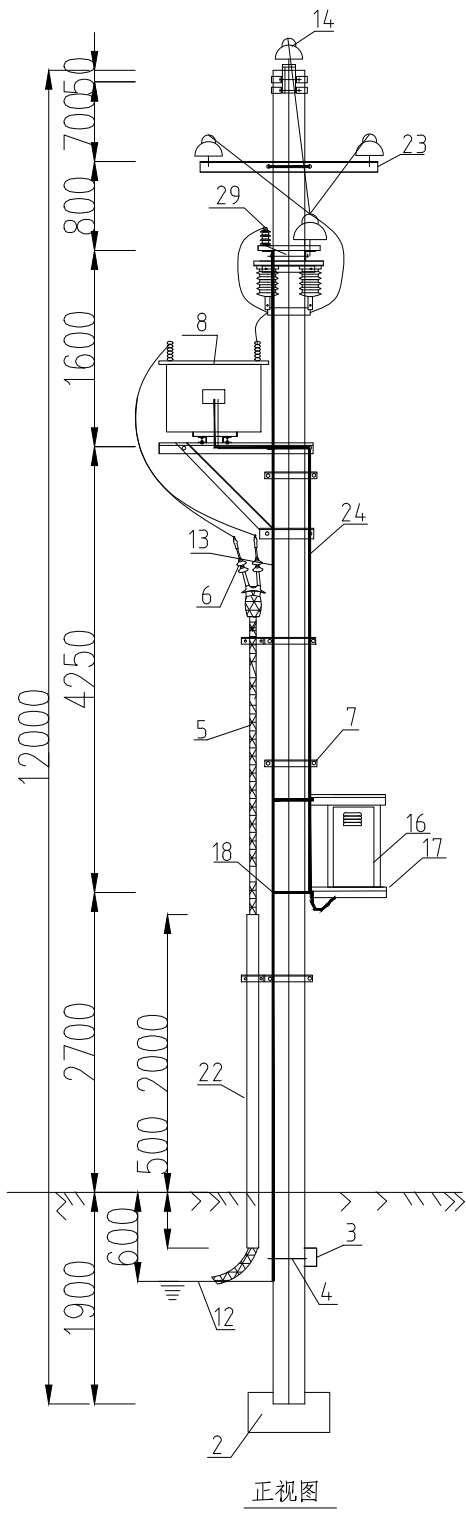

说明：
此计量杆为现状计量杆，杆上计量及跌落由供电局供。

序号	名 称	规 范	单位	数量	备 注
1	钢筋水泥电杆	φ190mm×12m	根	1	
2	底盘	DP-8	块	1	
3	卡盘	KP-10	块	1	
4	卡盘抱箍	φ18，D340	付	1	
5	电缆	ZC-YJLV22-8.7/15kV-3X70(新做)	米	15	
6	户外冷缩电缆头	与电缆配套	套	1	
7	电缆抱箍	12米杆用	套	1	
8	高压真空负荷控制计量装置	ZW-12 630A 25/5 0.2S 10000/100	台	1	
9	高压计量固定槽铁	[5×600	块	2	
10	高压计量固定角铁	L50×5×600	块	2	
11	高压真空负荷控制计量支架		套	1	
12	接地体		套	1	
13	接地引线	JKLYJ-50	米	20	
14	高压直瓶	P-20T	个	5	
15	铜铝设备线夹	SLG-1B	个	12	
16	电表箱		个	1	
17	电表箱支架		套	1	
18	U型抱箍	R=145	付	2	
19	杆顶支座	R=96	付	1	
20	高压引下线	JKLYJ-70mm ²	米	15	
21	U型抱箍	R=100	付	1	
22	电缆保护管	φ110镀锌钢管 L=2.5m(新做)	根	1	
23	通用横担	∠63×6-1500mm	根	1	
24	计量电缆	kVV-7×4	米	9	
25	隔离开关	HGW9-10kV/630A	组	1	
26	刀闸横担	L63×6×2100mm	根	2	
27	并股线夹	JB-1	付	6	
28	电缆接线端子	DTL-50	只	12	
29	避雷器	HY5WS-17/50	个	3	
30	避雷器绝缘护套		只	3	

中华人民共和国注册电气工程师(供配电)
姓名: 窦锦辉 业
注册号: 3200643-DG004 图号
有效期: 至2026年12月

江苏省工程勘察设计出图专用章
大洲设计咨询集团有限公司
专业等级范围: 市政行业乙级; 建筑行业人防工程专业乙级; 电力行业风力发电专业乙级;
电力行业送电工程专业乙级; 电力行业变电工程专业乙级; 建筑行业岩土专业乙级;
工程专业乙级; 建筑行业幕墙工程专业乙级; 暖通工程空调制冷工程乙级。
资质证书编号: A232A12953 有效期至: 2029年06月20日

设计单位

大洲设计咨询集团有限公司
证书编号: A232006431

资质证书业务范围
建筑行业(建筑工程、人防工程)
风景园林工程设计专项
市政行业、水利行业
公路行业(公路)
电力行业(送电工程、变电工程)

建设单位
衡水市园林中心

项目名称
新能源汽车充电配套箱变安装工程

	姓 名	签 名
审 核	窦锦辉	窦锦辉
项目负责人	李旭涛	李旭涛
专业负责人	李旭涛	李旭涛
校 对	李云涛	李云涛
设 计	赵 攢	赵攢
绘 图	赵 攢	赵攢

图纸名称
新立付杆示意图

电 气
DQ-09
2026.10

出图专用章

(按规定加盖)

本图须加盖出图签章, 否则一律无效