
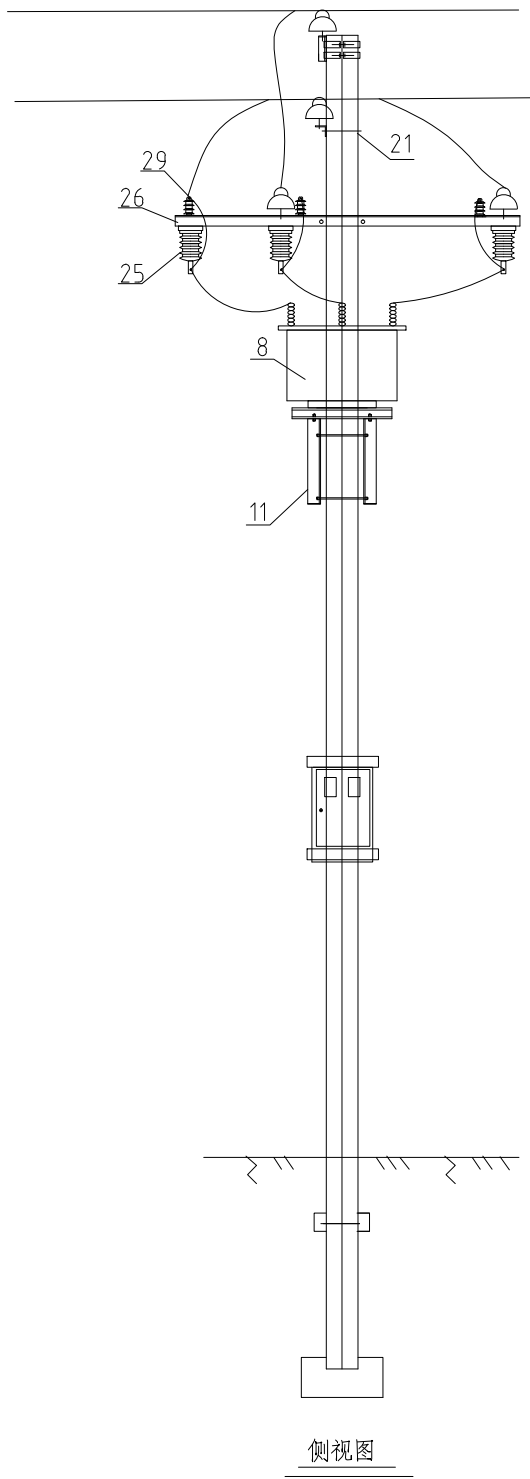


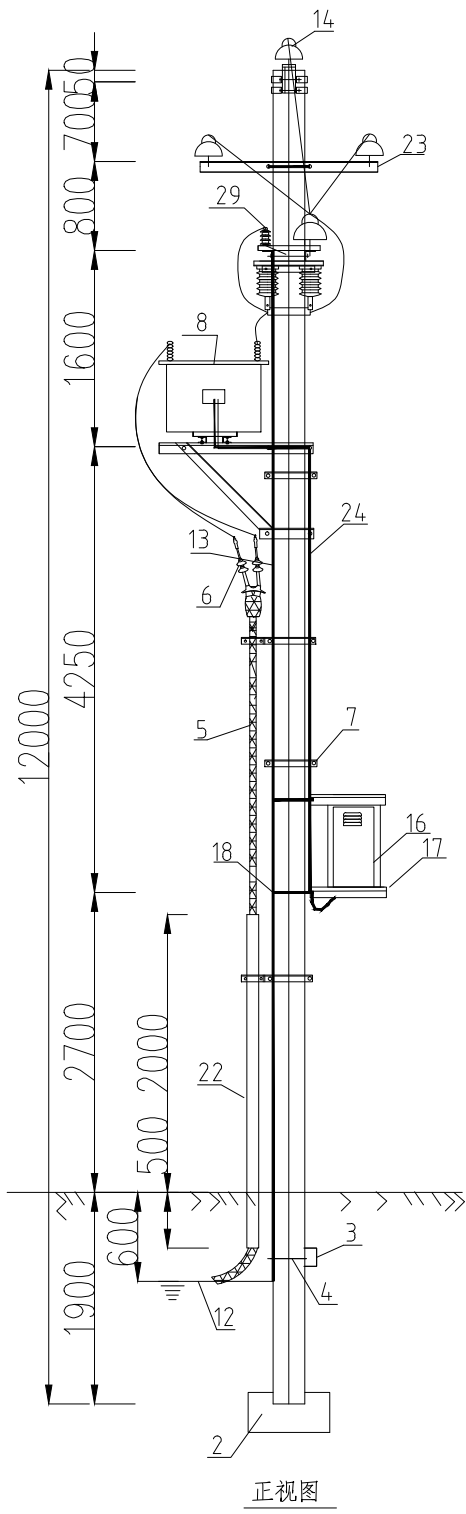

说明：  
此计量杆为现状计量杆，杆上计量及跌落由供电局供。

| 序号 | 名 称          | 规 范                            | 单位 | 数量 | 备 注 |
|----|--------------|--------------------------------|----|----|-----|
| 1  | 钢筋水泥电杆       | φ190mm×12m                     | 根  | 1  |     |
| 2  | 底盘           | DP-8                           | 块  | 1  |     |
| 3  | 卡盘           | KP-10                          | 块  | 1  |     |
| 4  | 卡盘抱箍         | φ18，D340                       | 付  | 1  |     |
| 5  | 电缆           | ZC-YJLV22-8.7/15kV-3X70(新做)    | 米  | 15 |     |
| 6  | 户外冷缩电缆头      | 与电缆配套                          | 套  | 1  |     |
| 7  | 电缆抱箍         | 12米杆用                          | 套  | 1  |     |
| 8  | 高压真空负荷控制计量装置 | ZW-12 630A 25/5 0.2S 10000/100 | 台  | 1  |     |
| 9  | 高压计量固定槽铁     | [5×600                         | 块  | 2  |     |
| 10 | 高压计量固定角铁     | L50×5×600                      | 块  | 2  |     |
| 11 | 高压真空负荷控制计量支架 |                                | 套  | 1  |     |
| 12 | 接地体          |                                | 套  | 1  |     |
| 13 | 接地引线         | JKLYJ-50                       | 米  | 20 |     |
| 14 | 高压直瓶         | P-20T                          | 个  | 5  |     |
| 15 | 铜铝设备线夹       | SLG-1B                         | 个  | 12 |     |
| 16 | 电表箱          |                                | 个  | 1  |     |
| 17 | 电表箱支架        |                                | 套  | 1  |     |
| 18 | U型抱箍         | R=145                          | 付  | 2  |     |
| 19 | 杆顶支座         | R=96                           | 付  | 1  |     |
| 20 | 高压引下线        | JKLYJ-70mm <sup>2</sup>        | 米  | 15 |     |
| 21 | U型抱箍         | R=100                          | 付  | 1  |     |
| 22 | 电缆保护管        | φ110镀锌钢管 L=2.5m(新做)            | 根  | 1  |     |
| 23 | 通用横担         | ∠63×6-1500mm                   | 根  | 1  |     |
| 24 | 计量电缆         | kVV-7×4                        | 米  | 9  |     |
| 25 | 隔离开关         | HGW9-10kV/630A                 | 组  | 1  |     |
| 26 | 刀闸横担         | L63×6×2100mm                   | 根  | 2  |     |
| 27 | 并股线夹         | JB-1                           | 付  | 6  |     |
| 28 | 电缆接线端子       | DTL-50                         | 只  | 12 |     |
| 29 | 避雷器          | HY5WS-17/50                    | 个  | 3  |     |
| 30 | 避雷器绝缘护套      |                                | 只  | 3  |     |

中华人民共和国注册电气工程师(供配电)  
姓 名: 窦锦辉 业  
注册号: 3200643-DG004 图号  
有效期: 至2026年12月

江苏省工程勘察设计出图专用章  
大洲设计咨询集团有限公司  
经营范围: 市政行业乙级; 建筑行业人防工程专业乙级; 电力行业风力发电专业乙级;  
电力行业送电工程专业乙级; 电力行业变电工程专业乙级; 建筑行业岩土专业乙级;  
工程专业乙级; 建筑行业幕墙工程专业乙级; 暖通工程空调制冷工程乙级。  
资质证书编号: A232A12953 有效期至: 2029年06月20日

设计单位  
  
大洲设计咨询集团有限公司  
证书编号: A232006431

资 质  
业 务  
范 围  
建筑行业(建筑工程、人防工程)  
风景园林工程设计专项  
市政行业、水利行业  
公路行业(公路)  
电力行业(送电工程、变电工程)

建设单位  
衡水市园林中心

项目名称  
新能源汽车充电配套箱变安装工程

|       |     |     |
|-------|-----|-----|
|       | 姓 名 | 签 名 |
| 审 核   | 窦锦辉 | 窦锦辉 |
| 项目负责人 | 李旭涛 | 李旭涛 |
| 专业负责人 | 李旭涛 | 李旭涛 |
| 校 对   | 李云涛 | 李云涛 |
| 设 计   | 赵 攢 | 赵攢  |
| 绘 图   | 赵 攢 | 赵攢  |

图纸名称  
新立付杆示意图

电 气  
DQ-09  
2026.10

(按规定加盖)

出图专用章