
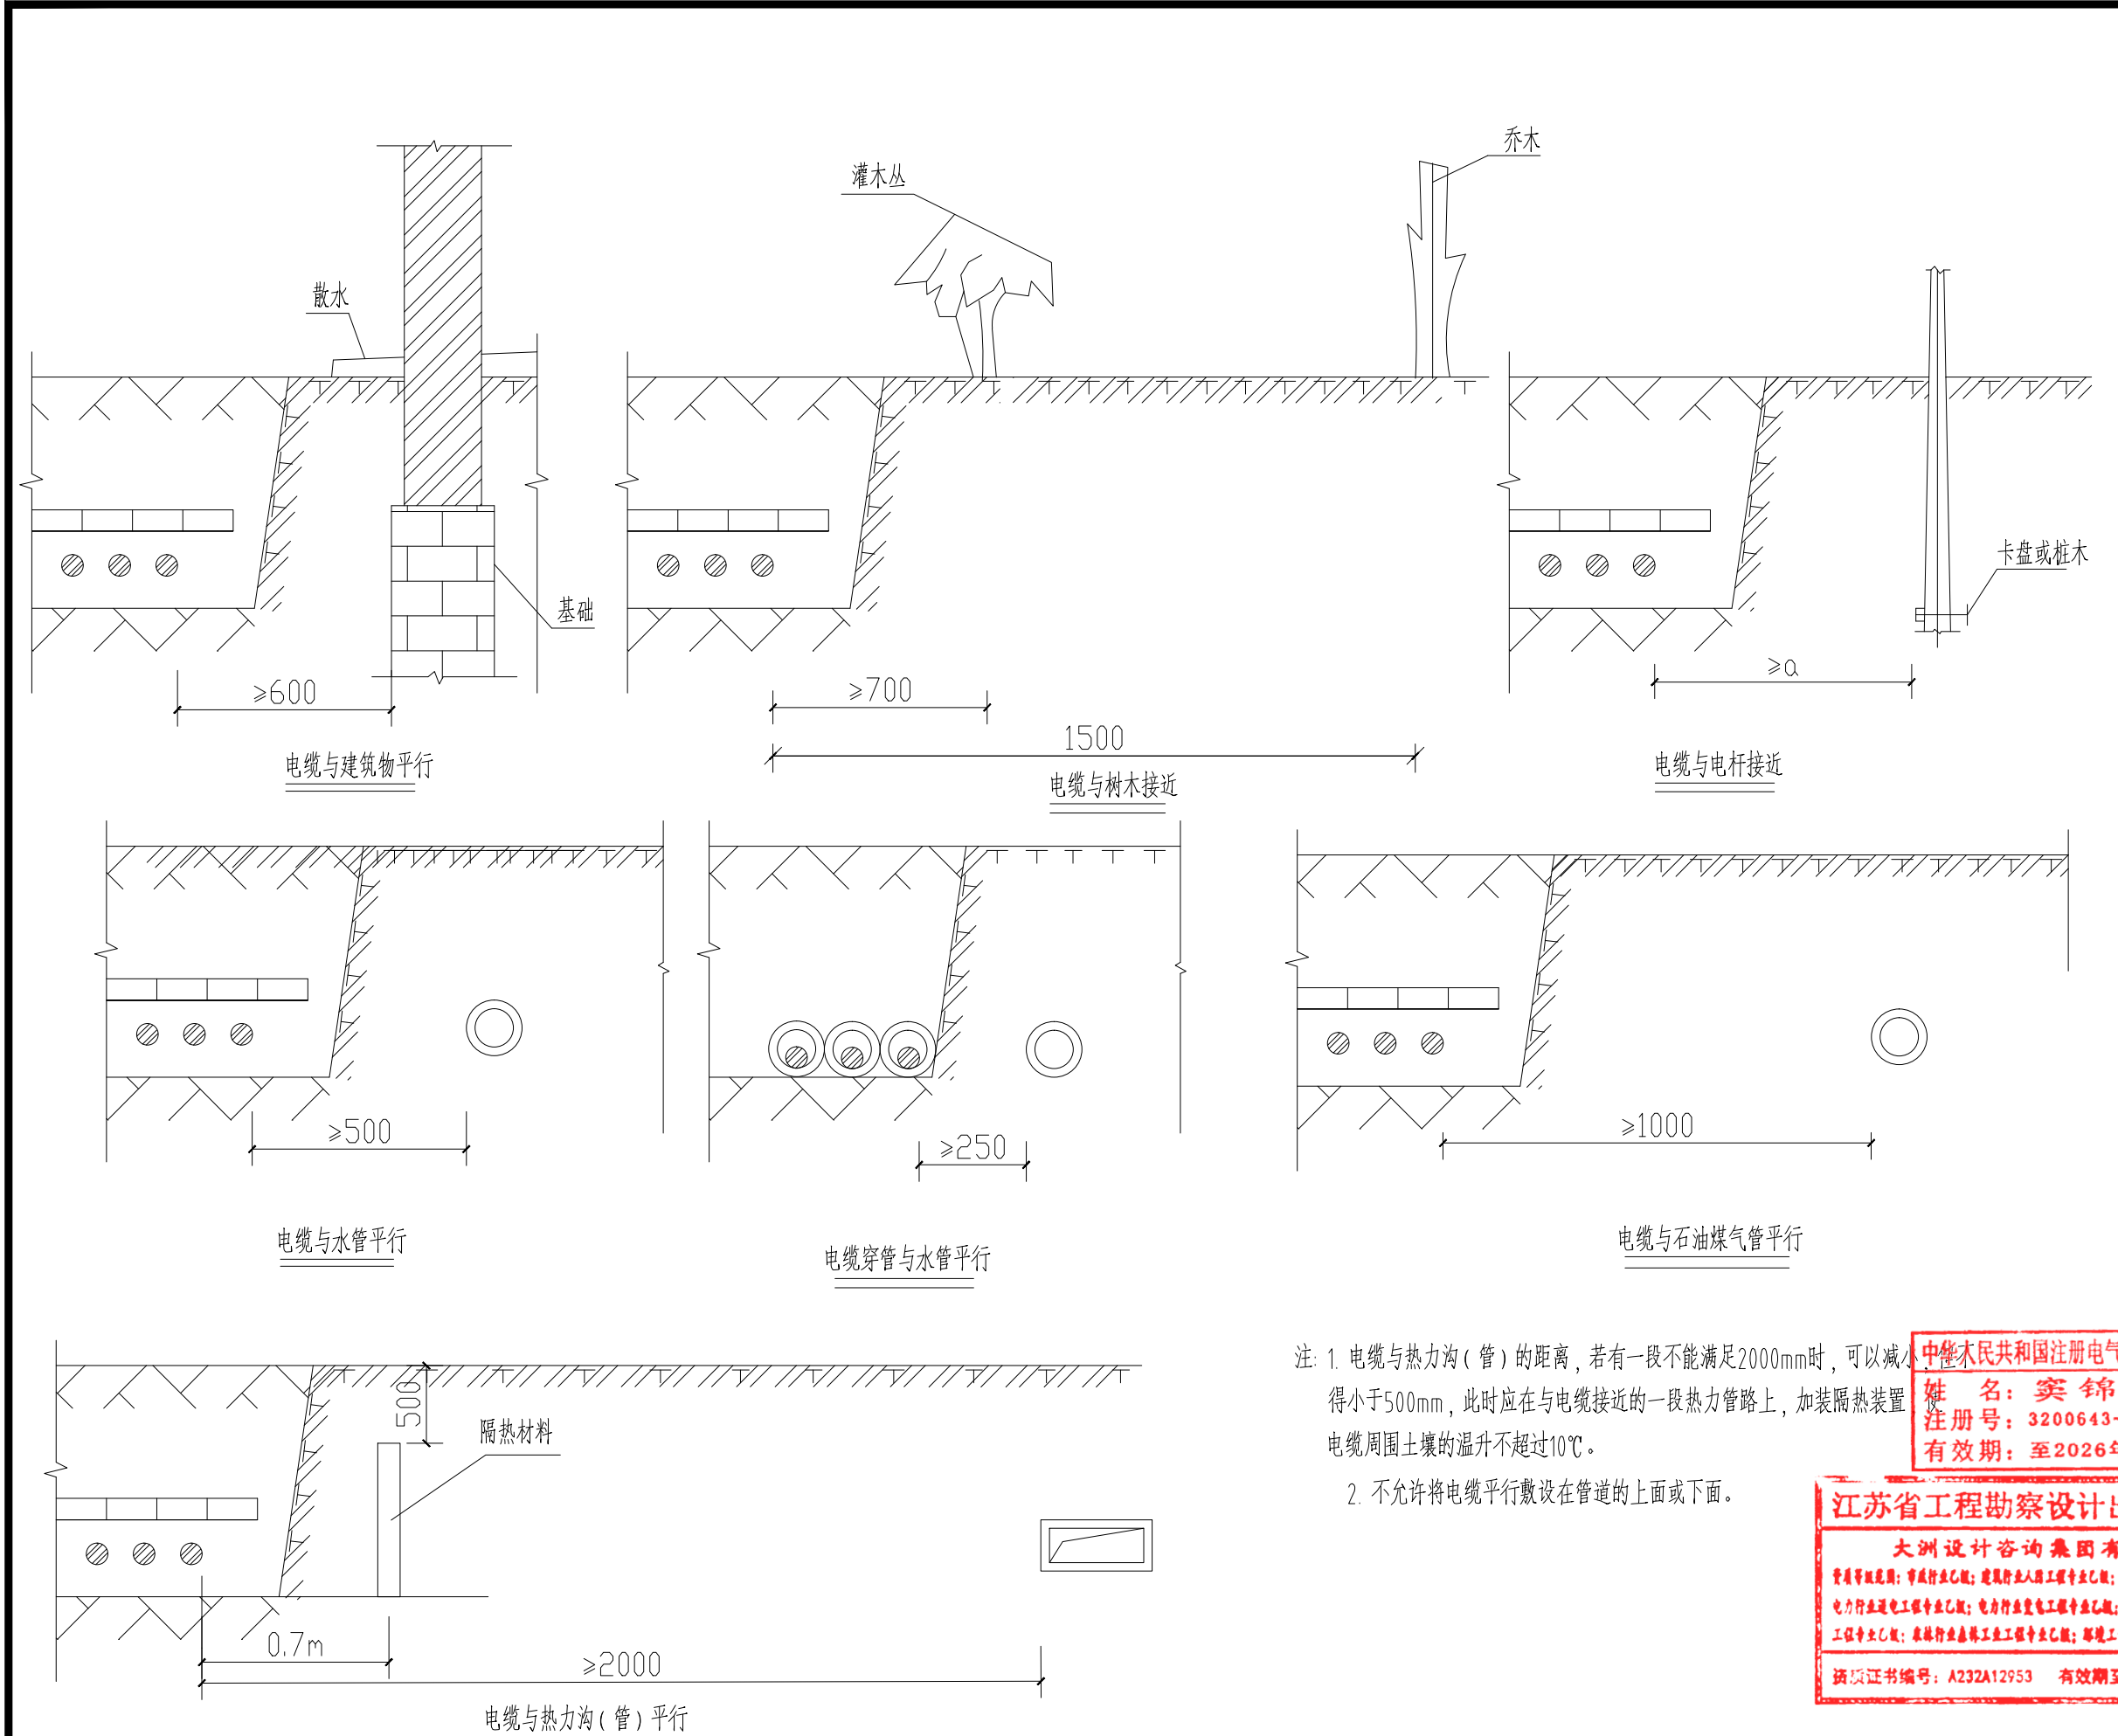
 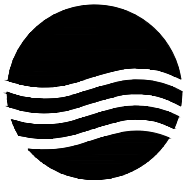
 
 
 




注: 1. 电缆与热力沟(管)的距离, 若有一段不能满足2000mm时, 可以减小, 但不得小于500mm, 此时应在与电缆接近的一段热力管路上, 加装隔热装置, 使电缆周围土壤的温升不超过10℃。
2. 不允许将电缆平行敷设在管道的上面或下面。

中华人民共和国注册电气工程师(供配电)
姓名: 窦锦辉
注册号: 3200643-06004
有效期: 至2026年12月

江苏省工程勘察设计出图专用章
大洲设计咨询集团有限公司
资质等级范围: 市政行业乙级; 建筑行业人防工程专业乙级; 电力行业风力发电专业乙级;
电力行业送电工程专业乙级; 电力行业变电工程专业乙级; 农林行业农林专业乙级;
工程专业乙级; 农林行业森林工程工程专业乙级; 环境工程环境影响评价工程乙级。
资质证书编号: A232A12953 有效期至: 2029年06月20日

设计单位		
 大洲设计咨询集团有限公司 证书编号: A232006431		
资 质 业 务 范 围	建筑行业（建筑工程、人防工程） 风景园林工程设计专项 市政行业、水利行业 公路行业（公路） 电力行业（送电工程、变电工程）	
建设单位		
衡水市园林中心		
项目名称	新能源汽车充电配套箱变安装工程	
	姓 名	签 名
审 核	窦锦辉	
项目负责人	李旭涛	
专业负责人	李旭涛	
校 对	李云涛	
设 计	赵 攢	
绘 图	赵 攢	
图纸名称	电缆与室外地下设施平行接近敷设示意图	
工程师（供配电）		
专业	电 气	
图号	DQ-13	
日期	2026. 10	
出图专用章		
执业专用章		
电力行业风力发电专业乙级； 农林行业农业综合开发乙级； 水利行业水利水电工程乙级。		
日期：2029年06月20日		
(按规定加盖)		
出图专用章		
本图须加盖出图签章，否则一律无效		